


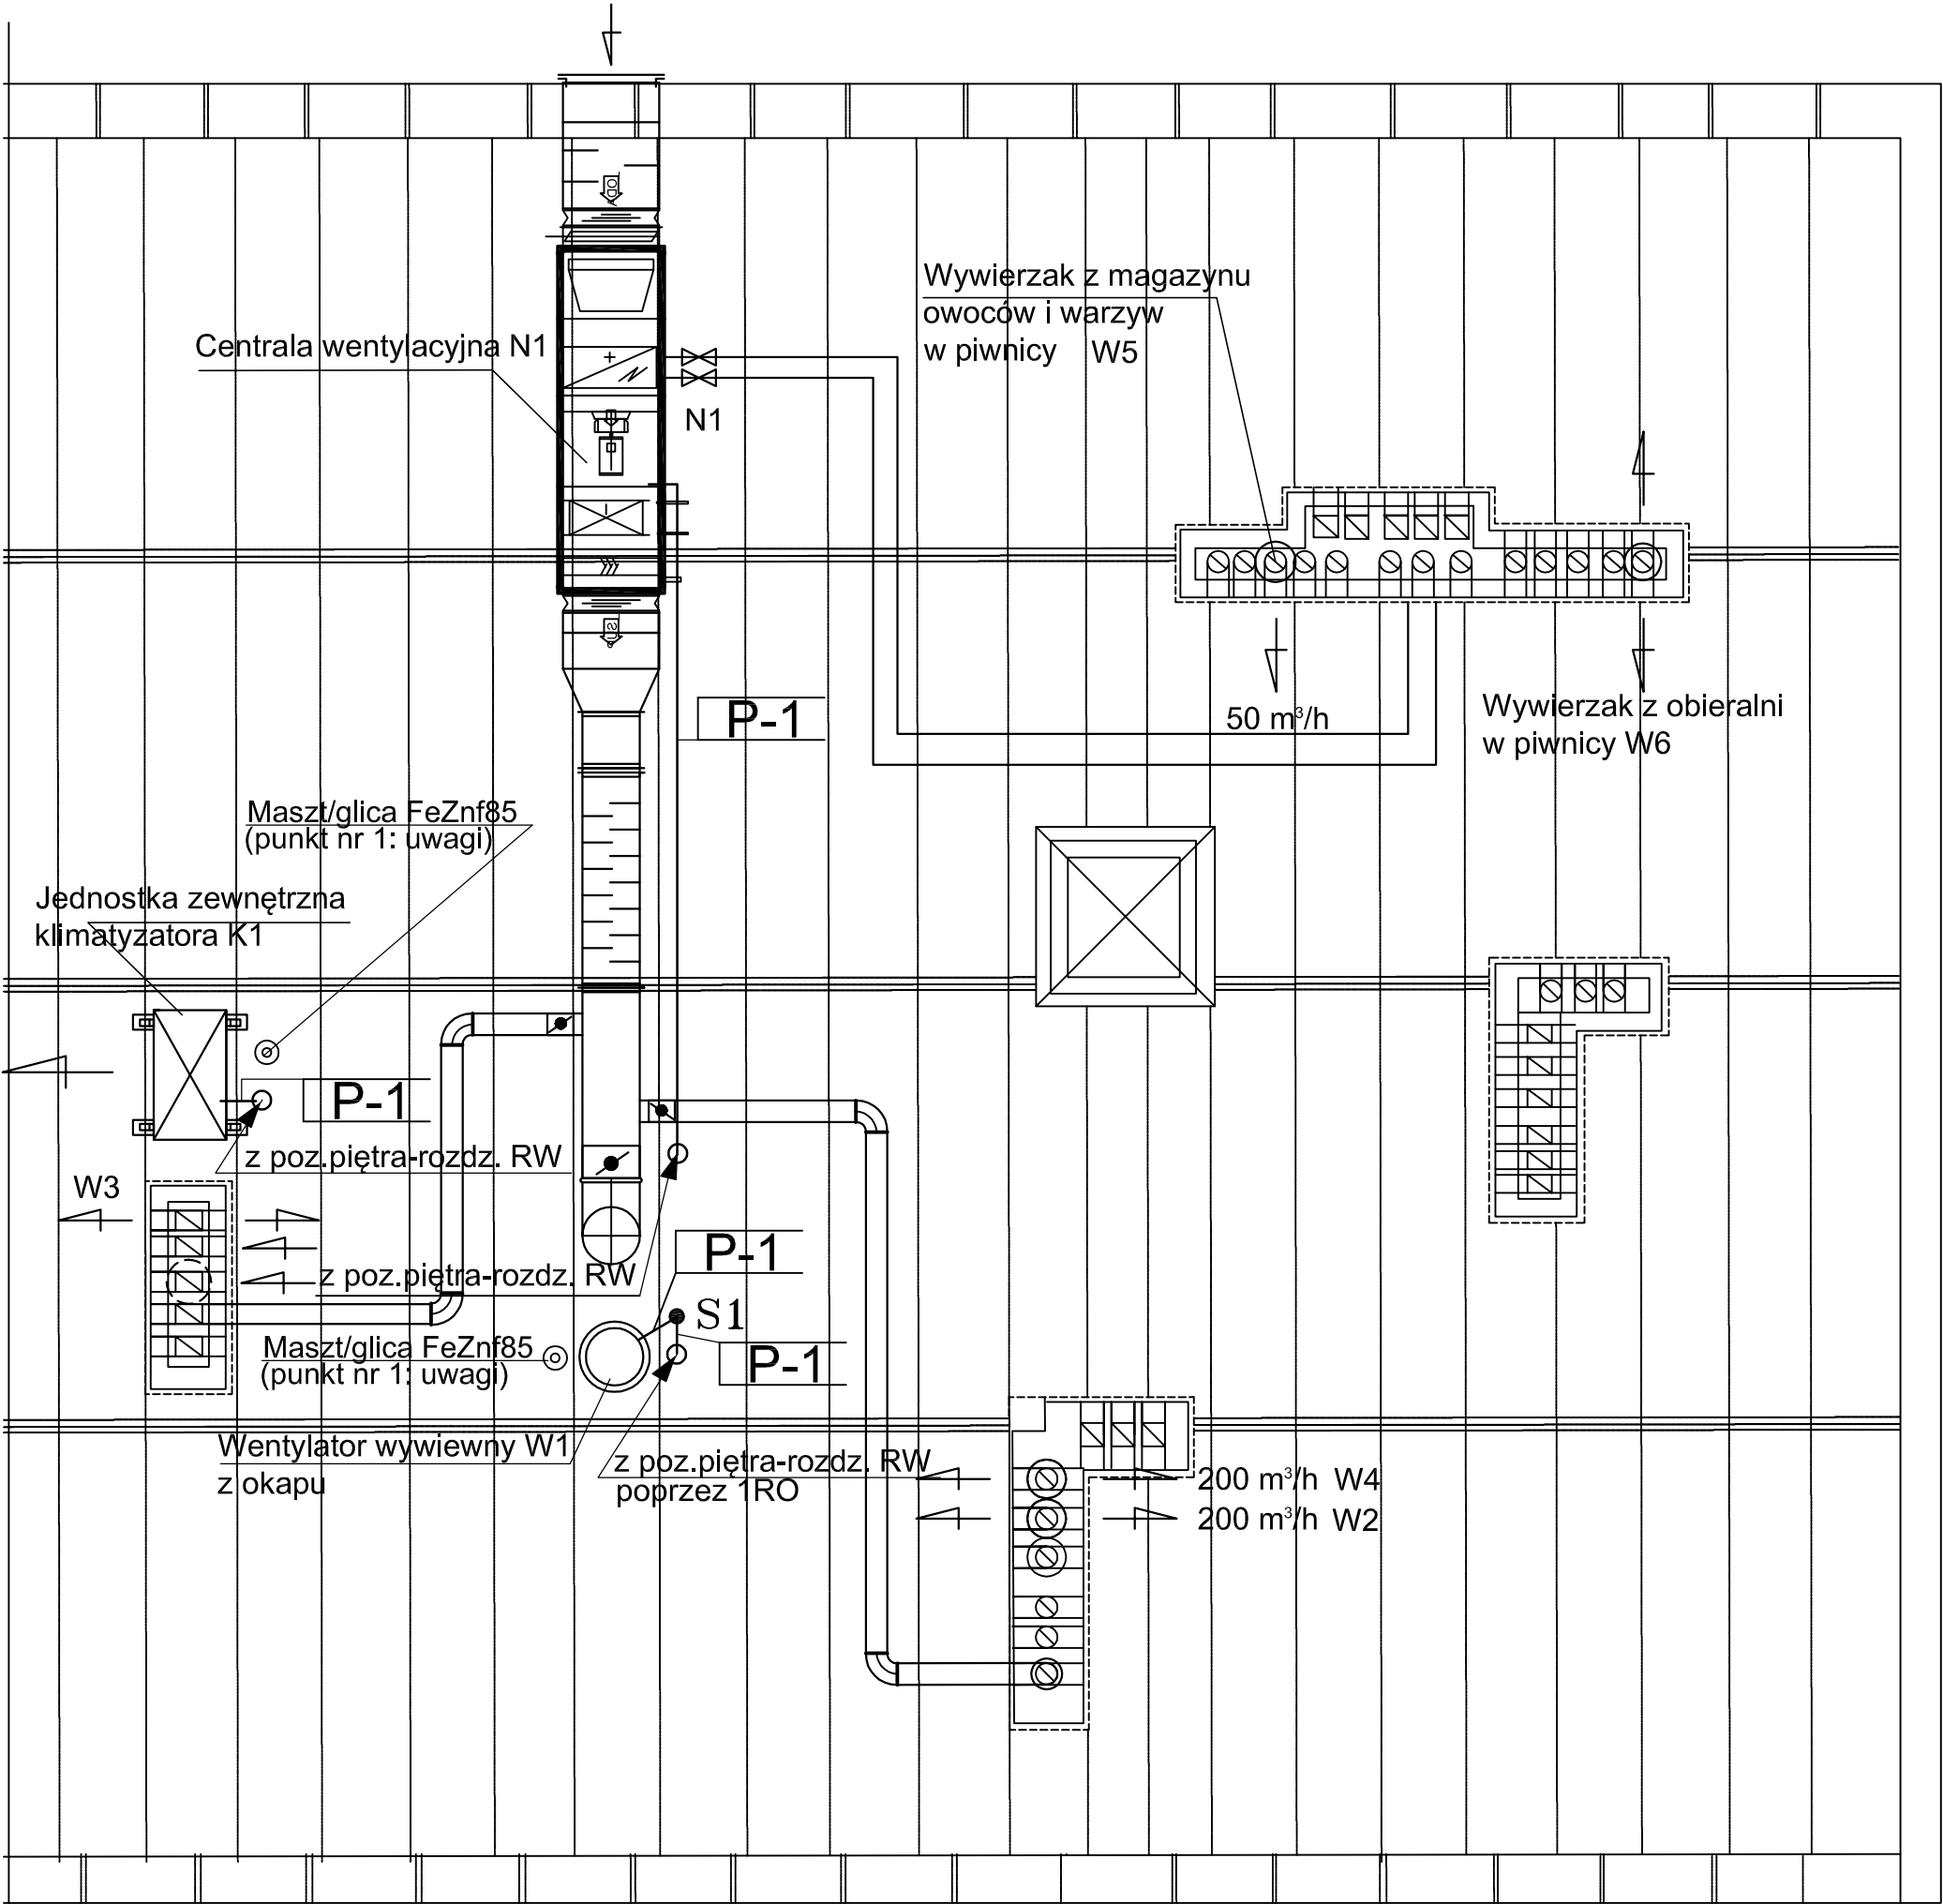

UWAGI

1.Obowiązują oznaczenia i uwagi ujęte na rysunku E3 ark.3/3 oraz E4 ark. 2/2

			NR KARTY	ZMIANY	SKALA: 1:50	ZAST. PRZEZ RYS. Nr:	FORMAT: A3	NR ZLEC.: 1901/006.1
			PODPIS		INWESTOR: Gmina Miejska Kraków–Miejskie CentrumObsługi Oświaty 31–450 Kraków, ul. Ułanów 9			
			DATA					
DATA: 04.2019	NAZWISKO:		PODPIS:	TEMAT: Dokumentacja projektowo–kosztorysowa dla remontu wentylacji kuchni w Przedszkolu Samorządowym nr 140 im. Krasnala Hałabały przy ul. Słomiana 8 w Krakowie (Podgórze, oręb: 0011, nr działki: 128) INSTALACJE ELEKTRYCZNE				
PROJEKTOWAŁ:	mgr inż. ROMAN BRZÓSKA 511–Km/74 MAP/IE/0971/01			PRZEDMIOT RYSUNKU: ROZMIESZCZENIE URZĄDZEŃ ELEKTRYCZNYCH WENTYLATORA, KLIMATYZATORA ORAZ INSTALACJA ODGROMOWA TYCH URZĄDZEŃ – poz. dachu Plan instalacji				
SPRAWDZIŁ:	inż. WALENTY ŚWIERK BPP Upr. 241/80 MAP/IE/2044/01			ZAKŁADY BADAWCZO–USŁUGOWE POWER – KRAKÓW 31–621 Kraków ul. Bohaterów Września 65 tel. 012 411–52–82				
				STADIUM: PROJEKT WYKONAWCZY				
				NR RYS. E4 Ark. 1/2				