



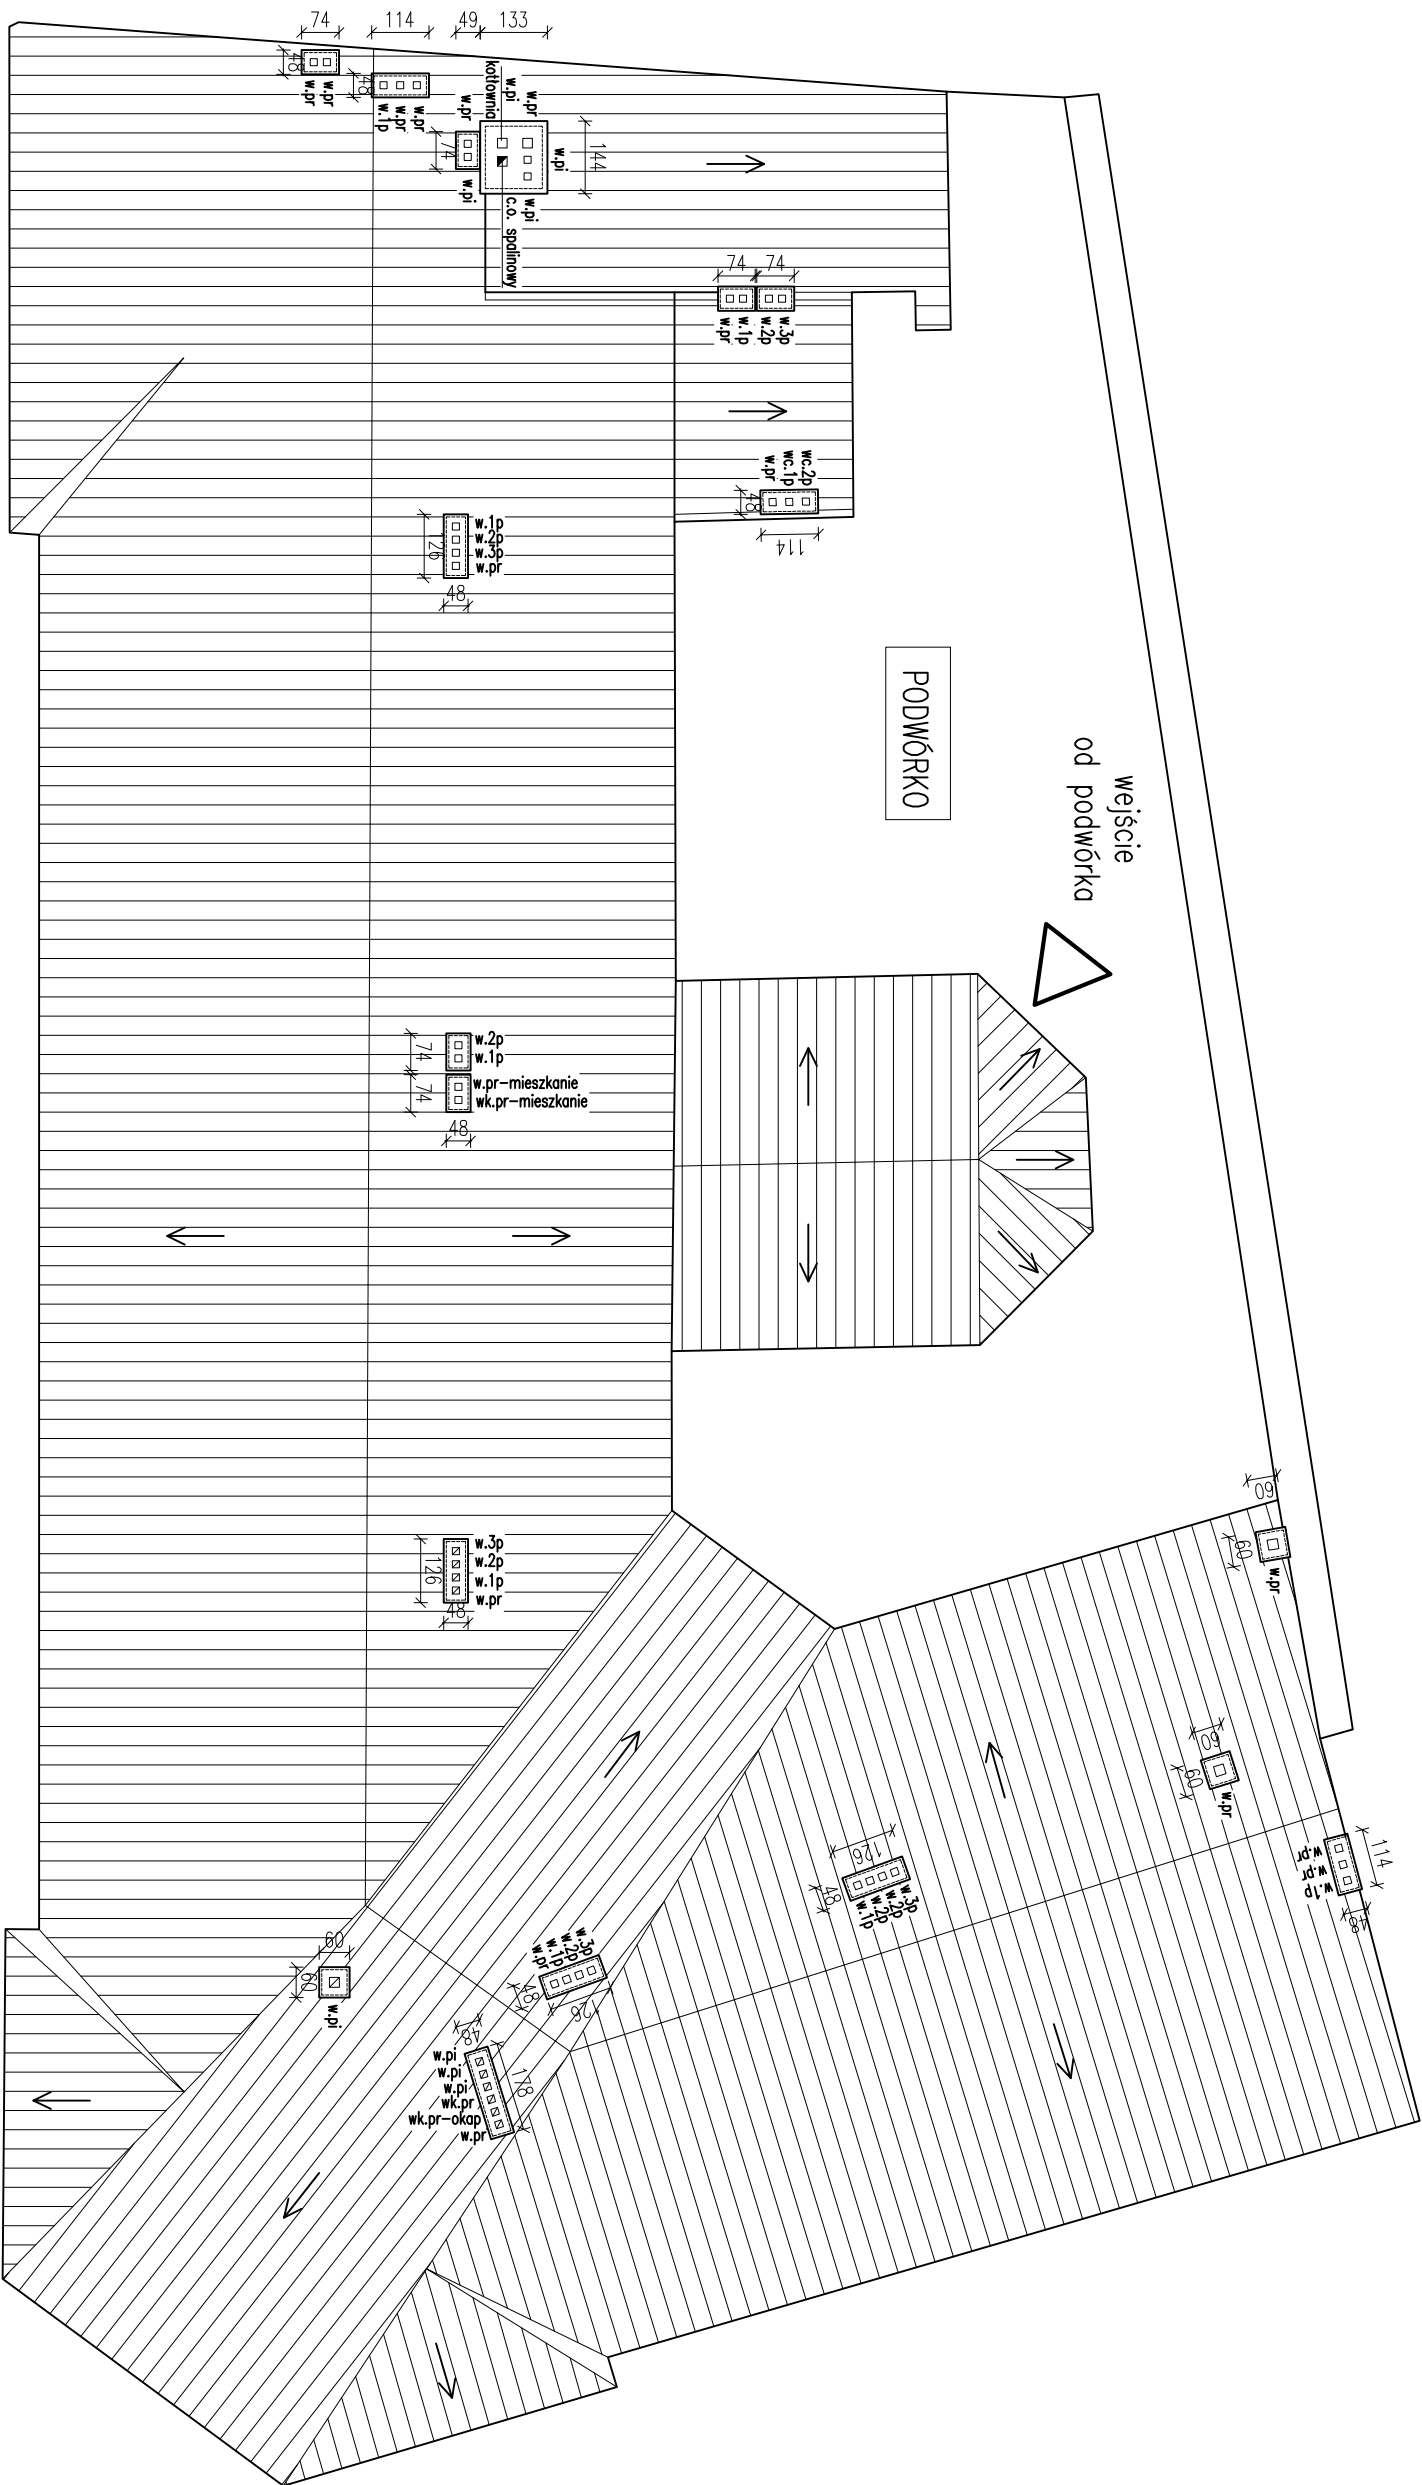

LEGENDA:

- w.pi – wentylacja w piwnicy
- w.pr – wentylacja w parterze
- w.1p – wentylacja 1 piętro
- w.2p – wentylacja 2 piętro
- w.3p – wentylacja 3 piętro
- wk – wentylacja w kuchni
- c.o. – kanał spalinyowy kotła gazowego

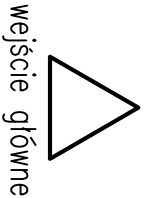

wejście główne

ul. Św. Marka

Inwestor: Gmina Miejska Kraków Zespół Ekonomiki Oświaty w Krakowie, ul. Ulanów 9, 31-450 Kraków zarząd: Szkoła Podstawowa nr 1 im. KEN, Kraków		MANUSCRIPT Sp. z o.o. 30-016 KRAKÓW, ul. Łokietka 18a/4 tel. 691 088550, pwardchitekt@wp.pl	
Inwestycja: „Projekt remontu elewacji północnej od strony podwórka wraz z remontem kominów i zabezpieczeniem wylotów wentylacji na kominach w budynku Szkoły Podstawowej nr 1 w Krakowie przy ul. Św. Marka 34, na działce nr 73 obręb 1 Śródmieście”.		AUTORZY I WSPÓŁAUTORZY: mgr inż. arch. PIOTR WIŚNIEWSKI nr upr. MPOA/0362011	
adres: ul. Św. Marka 34, 31-024 Kraków		PODPIS:	
TRESC RYSUNKU: RZUT DACHU LOKALIZACJA KOMINÓW		DATA: WRZESIEŃ 2015	BRANŻA: ARCH. KONSTR.
		FAZA: PROJEKT BUDOWLANY	SKALA: 1:150
		NUMER RYS.:	12