



KOMINY ISTNIEJĄCE
(przykładowy 4 komorowy, wentylacyjny)

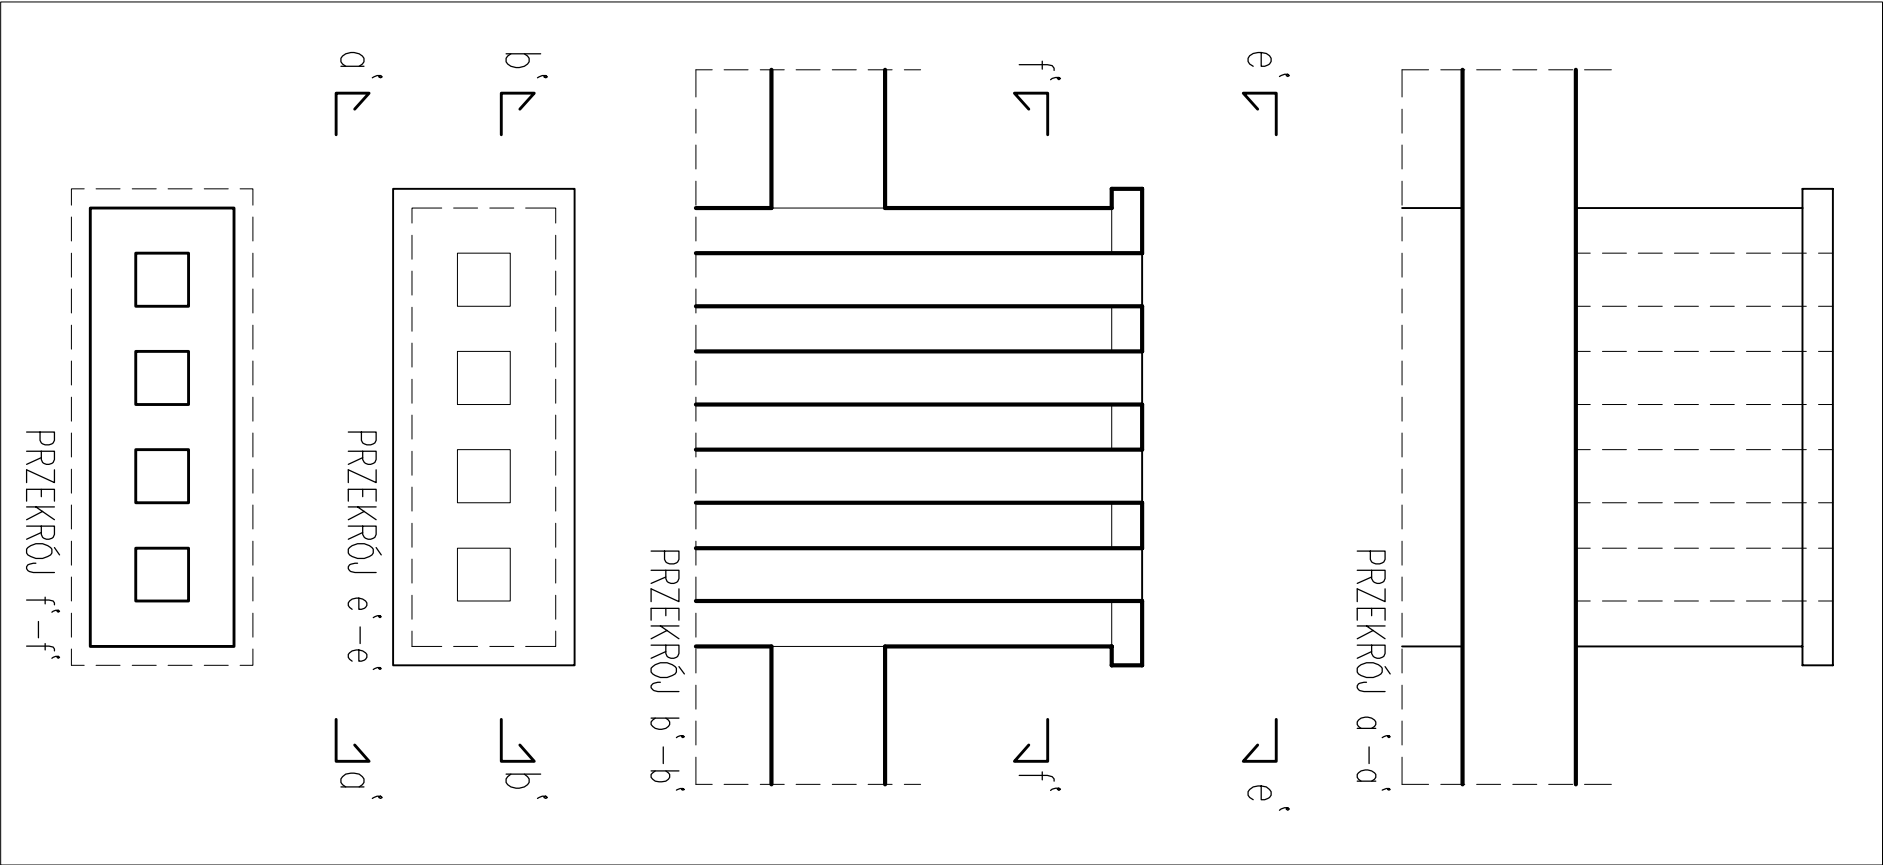

KOMINY – PROJ. PRZEBUDOWA

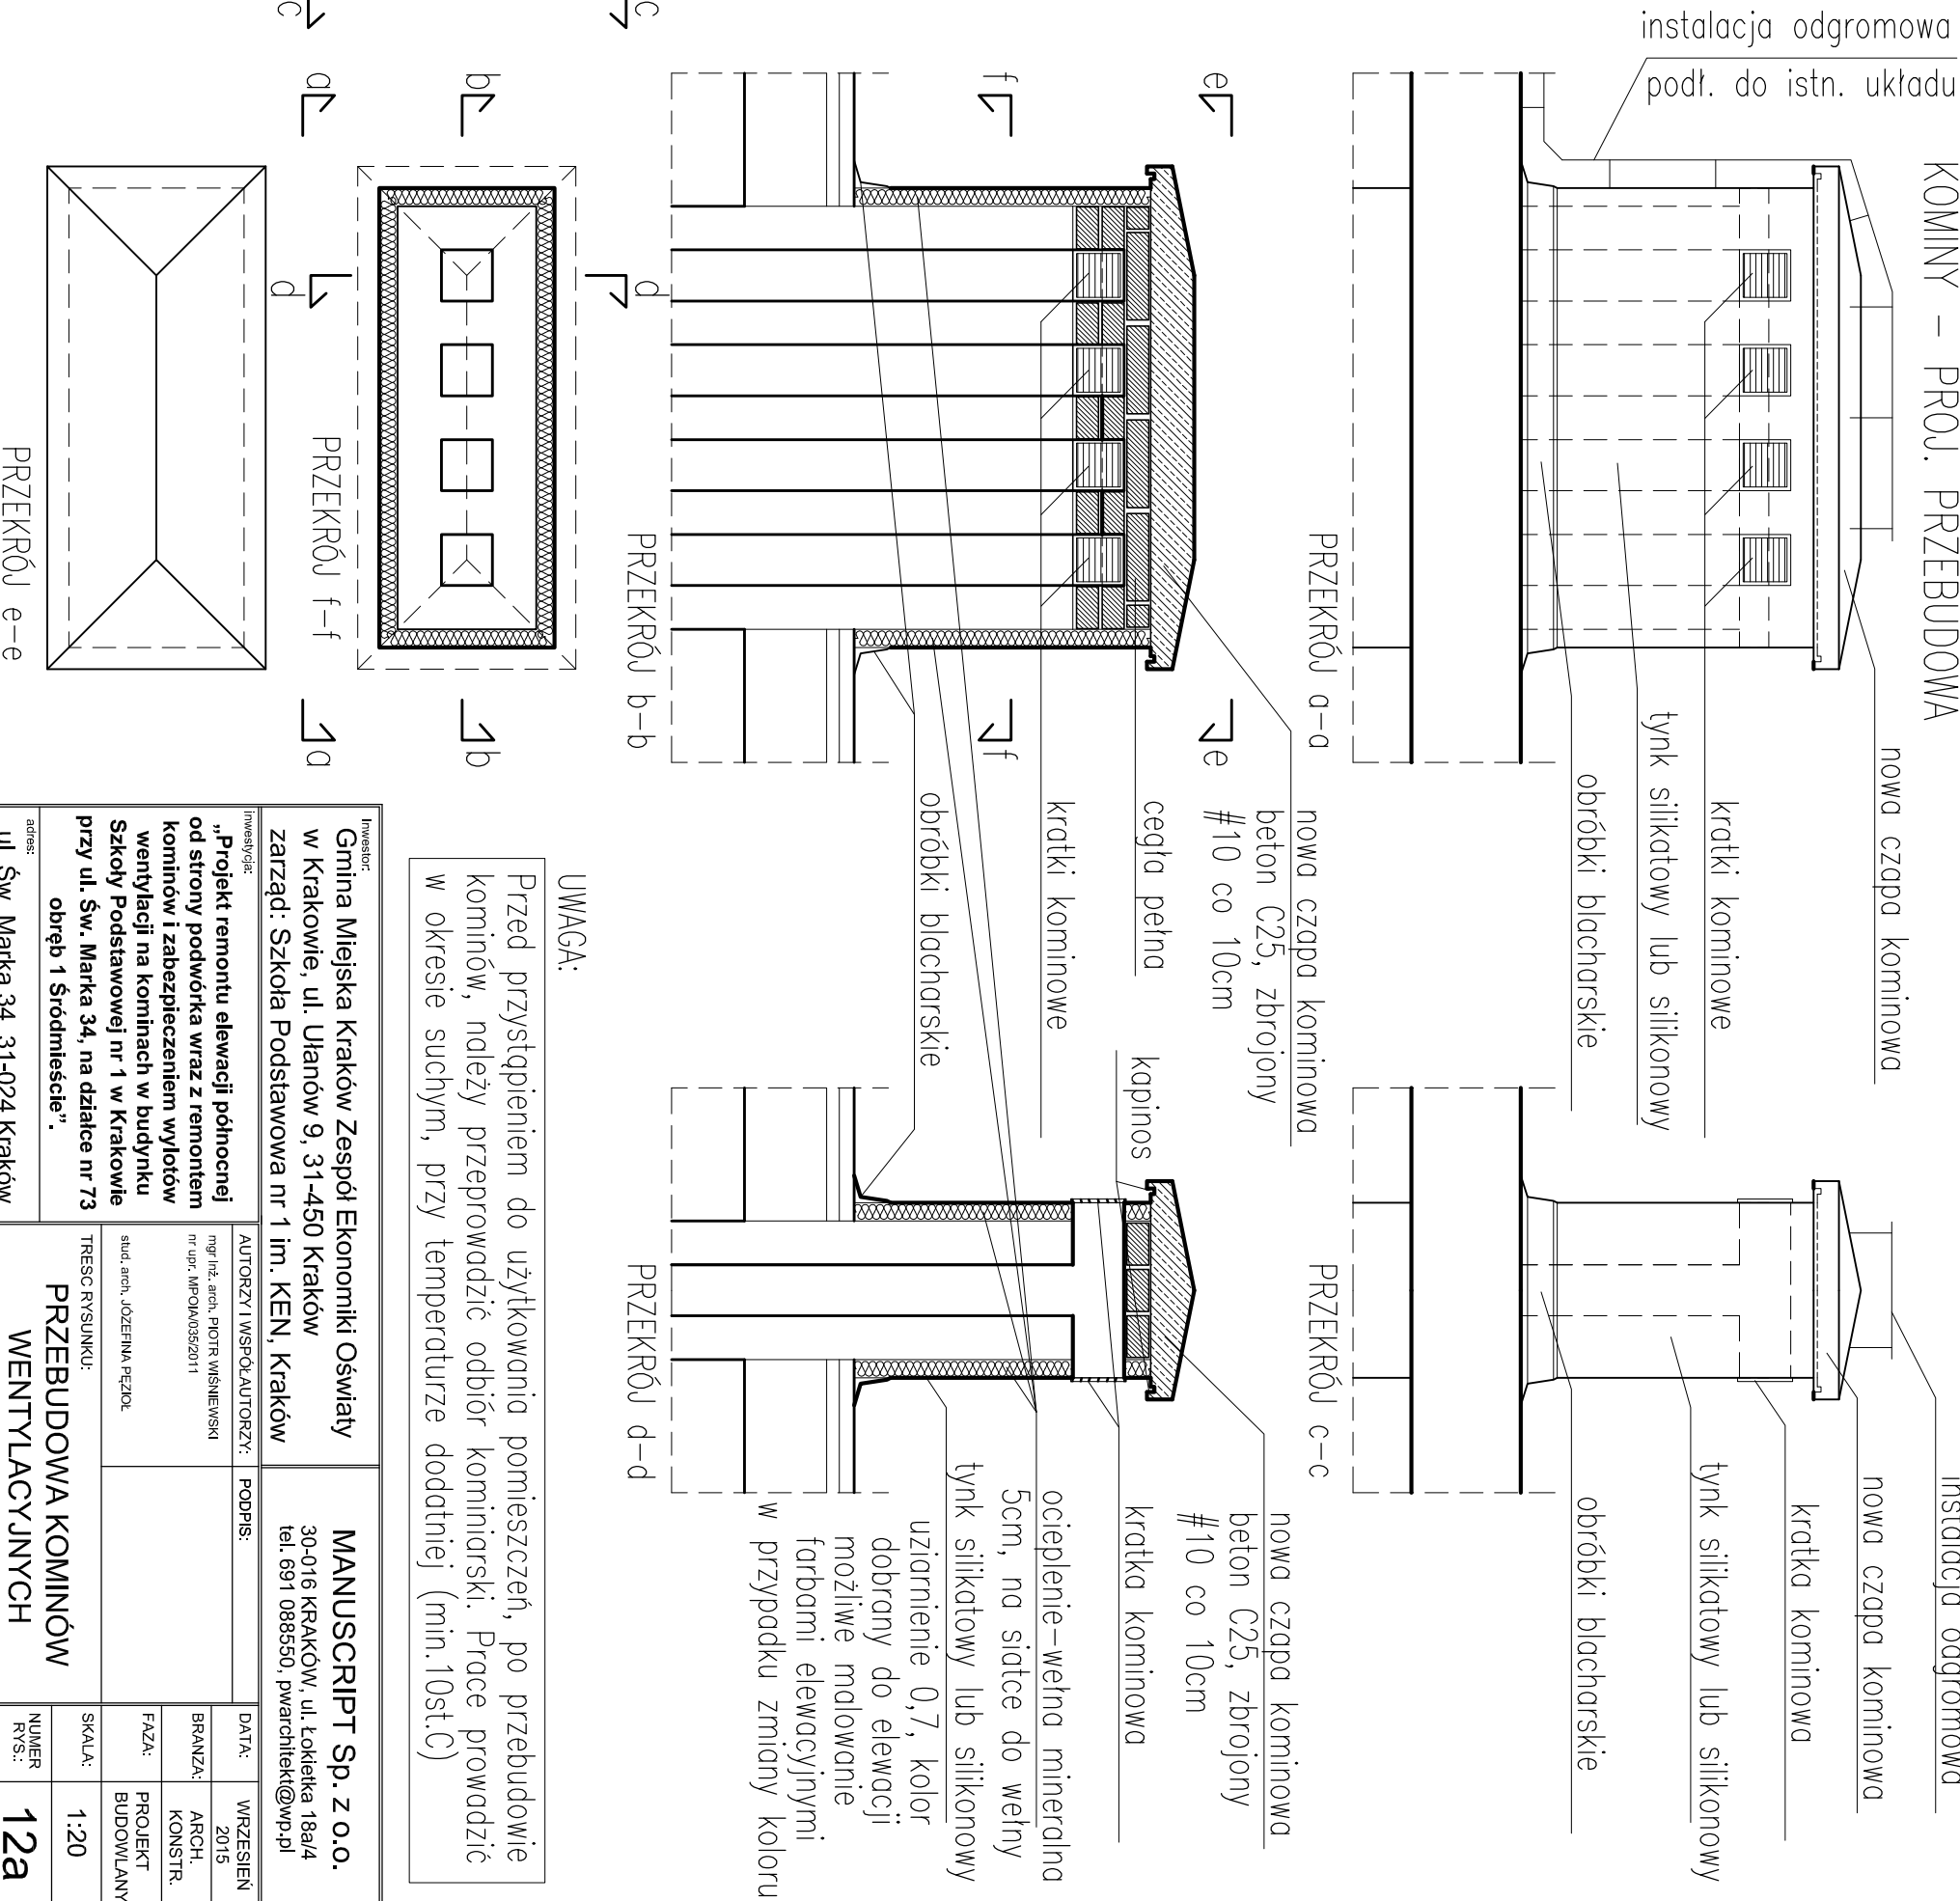

UWAGA:
Przed przystąpieniem do użytkowania pomieszczeń, po przebudowie kominów, należy przeprowadzić odbiór kominarski. Prace prowadzić w okresie suchym, przy temperaturze dodatniej (min.10st.C)

Investor: Gmina Miejska Kraków Zespół Ekonomiki Oświaty w Krakowie, ul. Ulanów 9, 31-450 Kraków zarząd: Szkoła Podstawowa nr 1 im. KEN, Kraków		MANUSCRIPT Sp. z o.o. 30-016 KRAKÓW, ul. Łokietka 18a/4 tel. 691 088550, pwarclitekt@wp.pl	
Inwestycja: „Projekt remontu elewacji północnej od strony podwórka wraz z remontem kominów i zabezpieczeniem wylotów wentylacji na kominach w budynku Szkoły Podstawowej nr 1 w Krakowie przy ul. Św. Marka 34, na działce nr 73 obręb 1 Śródmieście”.		AUTORZY I WSPÓŁAUTORZY: mgr inż. arch. PIOTR WIŚNIEWSKI nr upr. MPOIA/0362011	
adres: ul. Św. Marka 34, 31-024 Kraków		PODPIS:	
PRZEBUDOWA KOMINÓW WENTYLACYJNYCH		DATA: 2015	WZRESIEN 2015
TRZECI RYSUNKU:		BRANŻA: ARCH. KONSTR.	FAZA: PROJEKT BUDOWLANY
SKALA: 1:20		NUMER RYS.:	12a