

LEGENDA:

- instalacja wody ciepłej (doprowadzana z wymiennikowni do stabilizatora);
- rury ze stali nierdzewnej, łączonych w systemie zaciskowym
- instalacja wody ciepłej (doprowadzana ze stabilizatora do pionu PW1)
- rury ze stali nierdzewnej, łączonych w systemie zaciskowym
- instalacja wody cyrkulacyjnej (doprowadzana z wymiennikowni do pionu PW1) - rury ze stali nierdzewnej, łączonych w systemie zaciskowym
- instalacja wody cyrkulacyjnej - rury wielowarstwowe
- instalacja wody ciepłej - rury wielowarstwowe

- PW1


Pion c.w.u.
- zawór termostatyczny z możliwością wykonania termicznego przegrzewu
- filtr wody siatkowy
- zawór odcinający kulowy
- zawór spustowy
- 16 x 2,0

średnica rury
- tuleja PVC + pianka poliuretanowa + otulina tubolit

ZESTAWIENIE ŚCIAN
SG1 Ściana zewnętrzna piwnic poniżej gruntu – budynek główny szkoły :
• Ściana zewnętrzna piwnic z cegły , o współczynniku przenikania U=0,64 W/m2*K.
SZ2 Ściana zewnętrzna piwnic nad gruntem – budynek główny szkoły :
• Ściana zewnętrzna murowana z cegły grubości 56 cm i współczynniku przenikania U=1,12 W/m2*K

ZESTAWIENIE POMIESZCZEŃ PIWNIC		
L.P.	PRZEZNACZENIE POMIESZCZENIA	POW. [m2]
0.1	K-1	Klatka schodowa 4,1
0.2	Przylącze wody	5,35
0.3	Przylącze CO	8,63
0.4	K-4	Klatka schodowa 9,9
0.5	Magazyn	12,55
0.6	Magazyn	3,13
0.7	Schowek	10,44
0.8	Pralnia	5,64
0.9	Przylącze gazu	
RAZEM POWIERZCHNIA PIWNIC		80,65

1. RYSUNKI ROZPATRYWAĆ Z PROJEKTAMI BRANŻOWYMI.
2. WYMIARY , O ILE NIE ZAZNACZONO INACZEJ , PODANO W CENTYMETRACH W ODNIESIENIU DO WYMIARÓW LINIOWYCH ORAZ W METRACH W ODNIESIENIU DO KOT WYSOKOŚCIOWYCH.
3. WSZYSTKIE WYMIARY NALEŻY SPRAWDZIĆ I POTWIERDZIĆ NA BUDOWIE.
4. WSZELKIE NIEZGODNOŚCI UZGODNIĆ Z AUTOREM PROJEKTU.
5. WSZYSTKIE ROBOTY NALEŻY WYKONAĆ ZGODNIE ZE SZTUKĄ BUDOWLANĄ I ZGODNIE Z ZALECENIAM I PRODUCENTÓW UŻYTYCH MATERIAŁÓW.
6. NIE SKALOWAĆ RYSUNKÓW.
7. NIE DOKONYWAĆ POMIARÓW Z RYSUNKÓW
8. WSZELKIE POZIOMY I KOTY WYSOKOŚCIOWE NALEŻY SPRAWDZIĆ NA BUDOWIE.
9. WSZELKIE BŁĘDY I BRAKI NALEŻY ZGŁOSIĆ AUTOROWI OPRACOWANIA

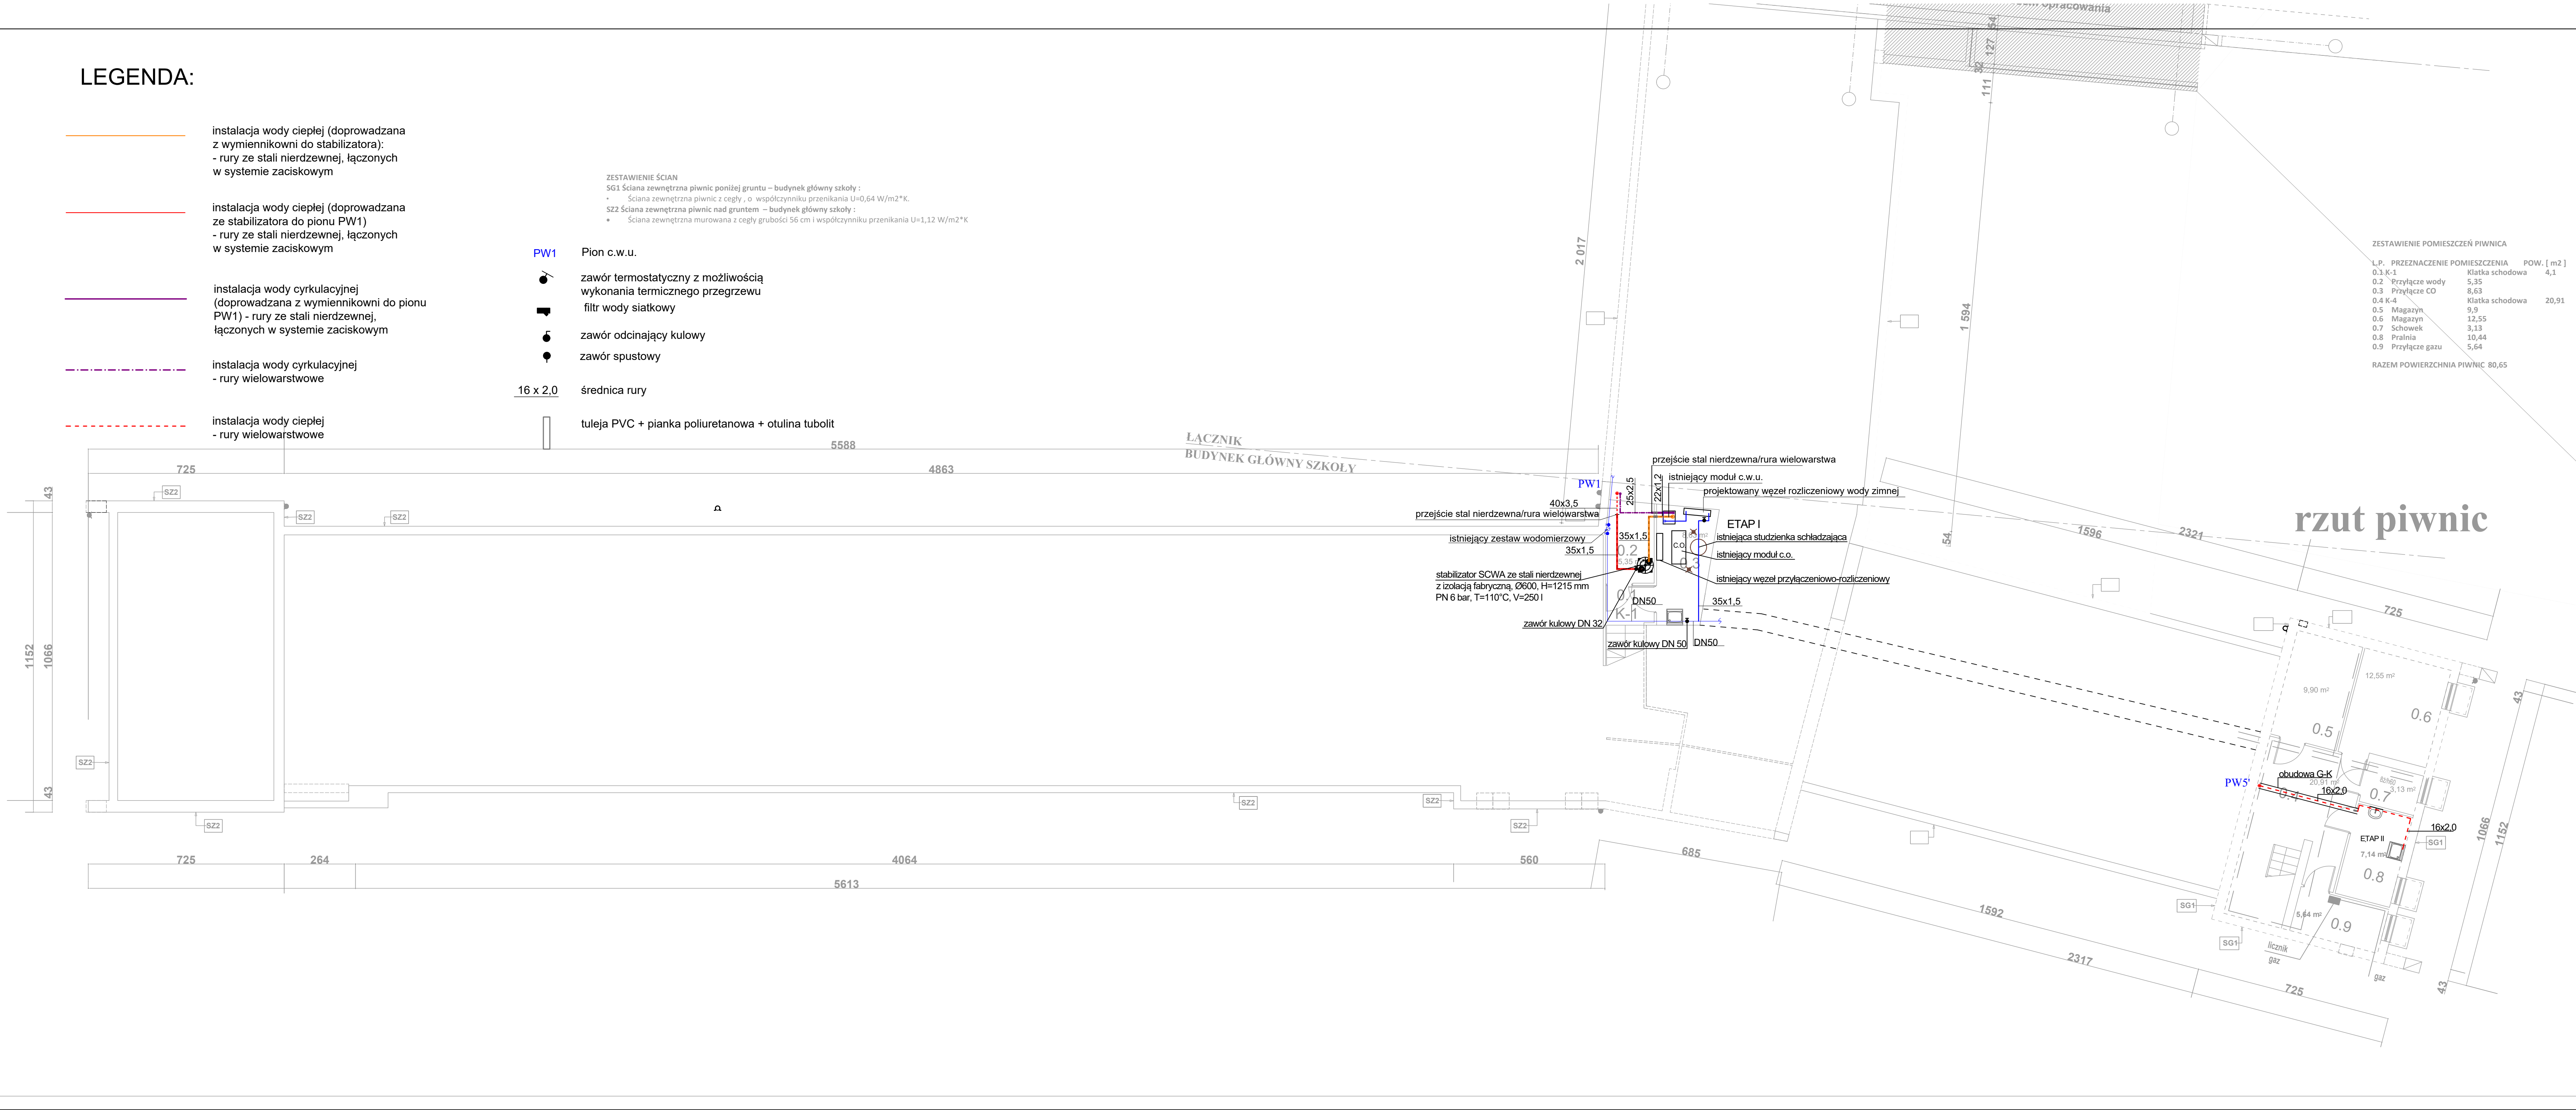

FIRMA PROJEKTOWO-USŁUGOWA			
ZETER			
RENATA KWIESIŃSKA			
UL. KAMIENNA 19B/37, 30-001 KRAKÓW			
BIURO: UL. RADZIŃKOWSKIEGO 59/4, 31-315 KRAKÓW			
Tel.12-387-25-23, kom. 888789806 email:renatakwiesinska.zeter@gmail.com			
Inwestor:	GMINA MIEJSKA KRAKÓW, ul. Plac Wszystkich Świętych 3-4 31-004 Kraków REPREZENTOWA PRZEZ: MIEJSKIE CENTRUM OBSŁUGI OŚWIATY W KRAKOWIE, ul. Ułanów 9a, 31-450 Kraków		
	SZKOŁA PODSTAWOWA NR 103 W KRAKOWIE		
	OŚ. KOLOROWE 29 31-941 KRAKÓW		
	DZ. NR 38, 37, OBRĘB 51, JEDNOSTKA EWIDENCYJNA NOWA HUTA		
Temat rys.:	RZUT PIWNIC - INSTALACJA CIEPŁEJ WODY UŻYTKOWEJ		
Branda:	SANITARNIA	Skala: 1:100	Rys.nr:
Faza:	PROJEKT WYKONAWCZY	Data : 06.2022	S-01
Projektował:	mgr inż. Renata Kwiesińska MAP/0233/PWOS/05		
Sprawił:	mgr inż. Renata Nagocz uprawnienia proj., nr ew.415/2001		
AutoCAD LT 2013 Seria 372-64559780			