


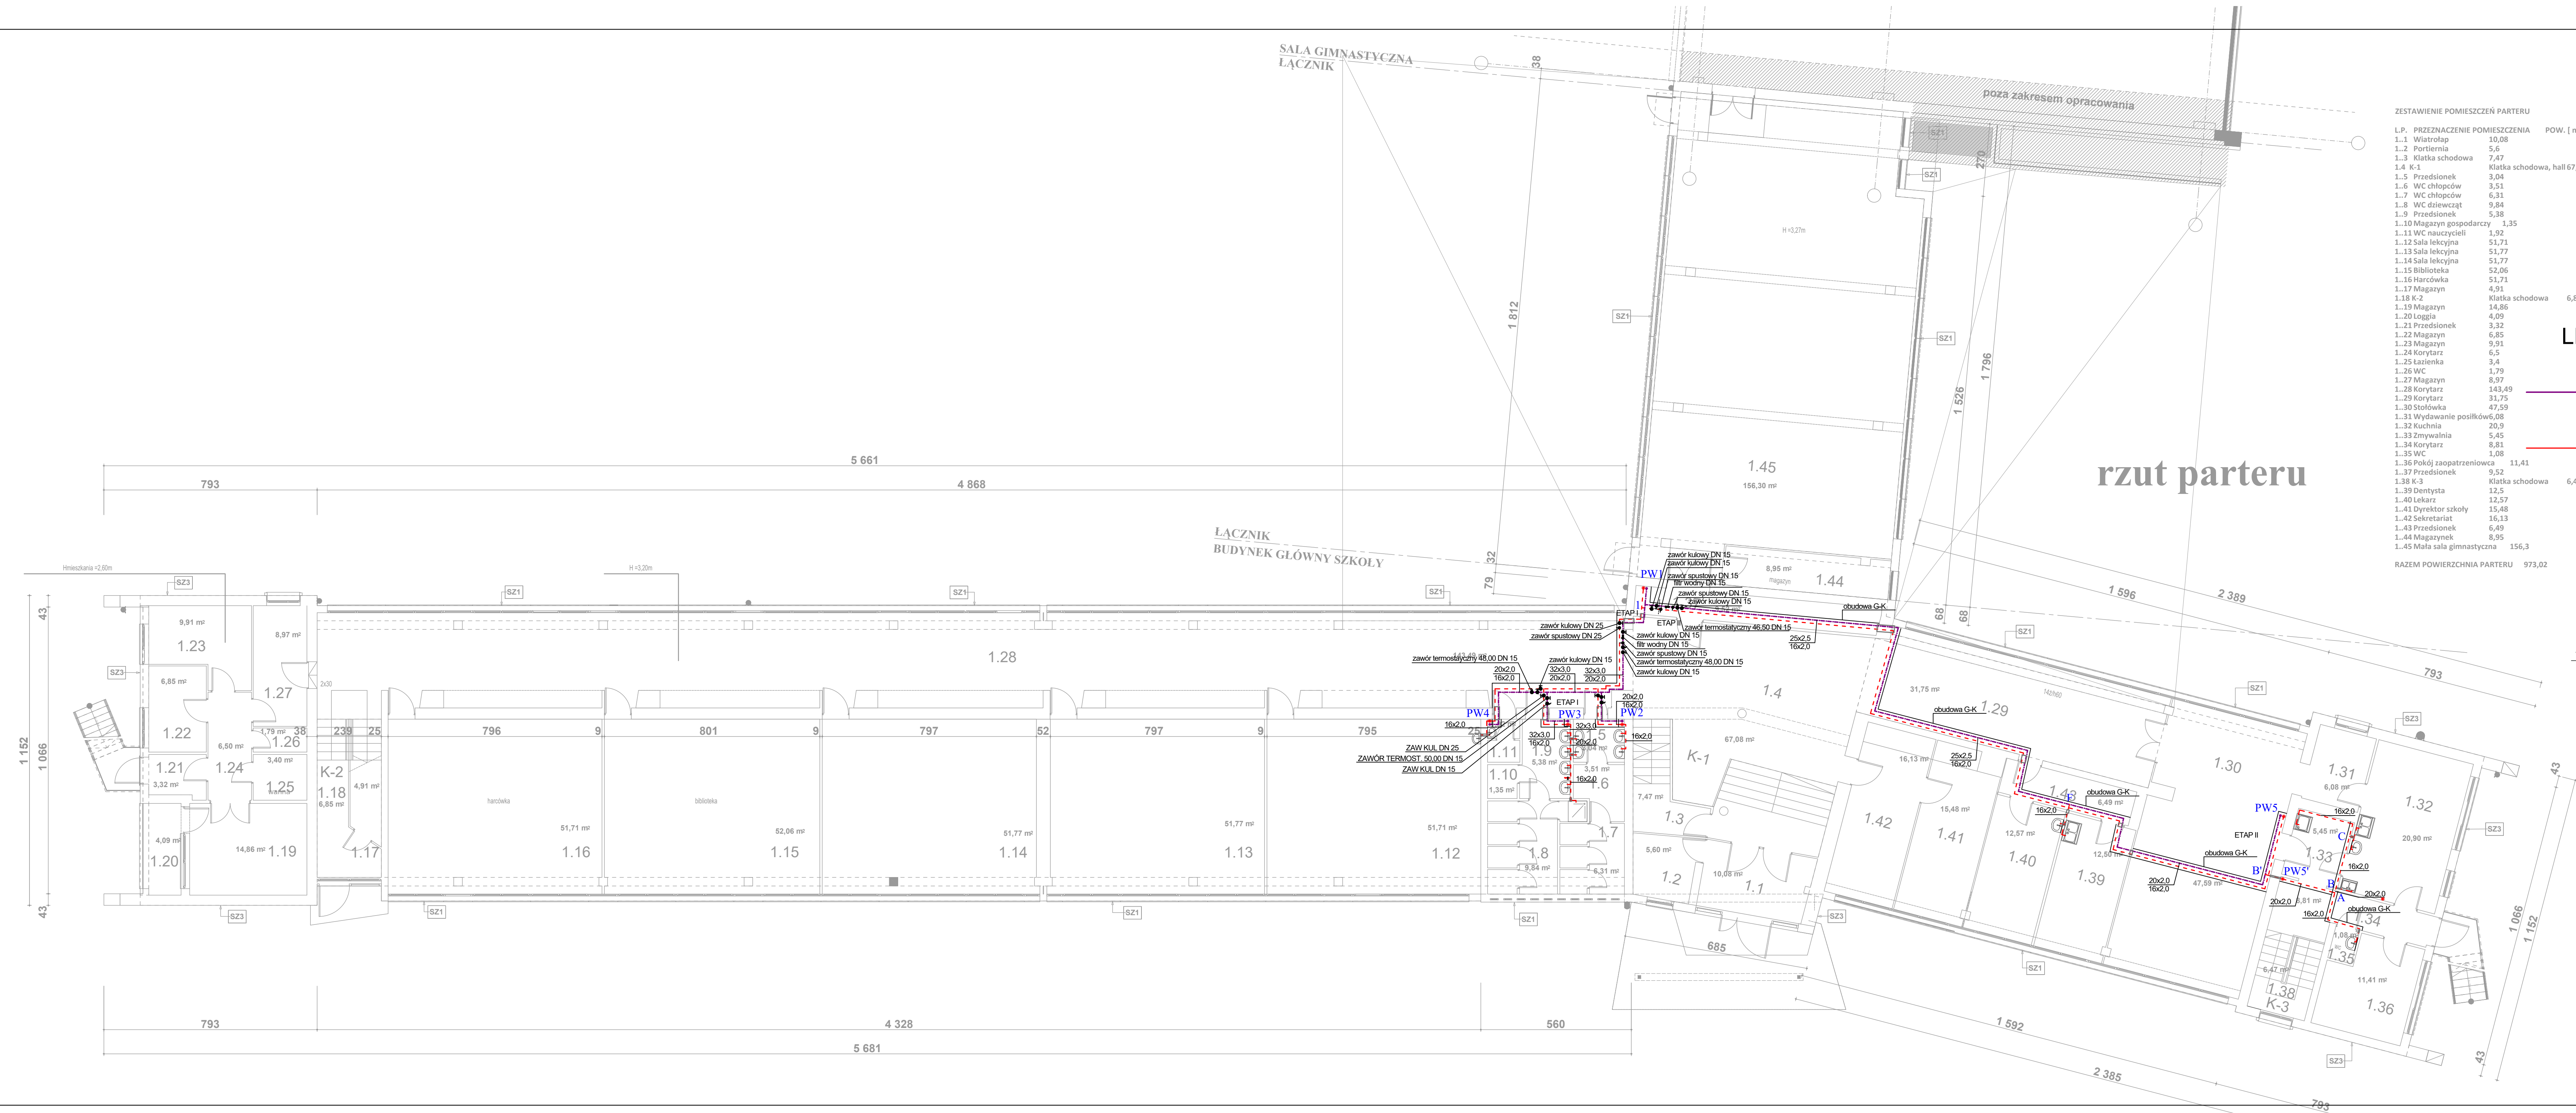

ZESTAWIENIE POMIESZCZEŃ PARTERU

L.P.	PRZEZNACZENIE POMIESZCZENIA	POW. [m2]
1.1	Wiatrołap	10,08
1.2	Portiernia	5,6
1.3	Klatka schodowa	7,47
1.4	K-1	Klatka schodowa, hall 67,08
1.5	Przedśionek	3,04
1.6	WC chłopców	3,51
1.7	WC dziewcząt	6,31
1.8	WC dziewcząt	9,84
1.9	Przedśionek	5,38
1.10	Magazyn gospodarczy	1,35
1.11	WC nauczycieli	1,92
1.12	Sala lekcyjna	51,71
1.13	Sala lekcyjna	51,77
1.14	Sala lekcyjna	51,77
1.15	Biblioteka	52,06
1.16	Harcówka	51,71
1.17	Magazyn	4,91
1.18	K-2	Klatka schodowa 6,85
1.19	Magazyn	14,86
1.20	Loggia	4,09
1.21	Przedśionek	3,32
1.22	Magazyn	6,85
1.23	Magazyn	9,91
1.24	Korytarz	6,5
1.25	Lazienka	3,4
1.26	WC	1,79
1.27	Magazyn	8,97
1.28	Korytarz	143,49
1.29	Korytarz	31,75
1.30	Stołówka	47,59
1.31	Wydawanie posiłków	6,08
1.32	Kuchnia	20,9
1.33	Zmywalnia	5,45
1.34	Korytarz	8,81
1.35	WC	1,08
1.36	Pokój zaopatrzeniowca	11,41
1.37	Przedśionek	9,52
1.38	K-3	Klatka schodowa 6,47
1.39	Dentysta	12,5
1.40	Lekarz	12,57
1.41	Dyrektor szkoły	15,48
1.42	Sekretariat	16,13
1.43	Przedśionek	6,49
1.44	Magazynek	8,95
1.45	Mała sala gimnastyczna	156,3
RAZEM POWIERZCHNIA PARTERU		973,02

LEGENDA:

instalacja wody cyrkulacyjnej
- rury wielowarstwowe

instalacja wody ciepłej
- rury wielowarstwowe

PW1 Pion c.w.u.

zawór termostatyczny z możliwością
wykonania termicznego przegrzewu

filtr wody siatkowy

zawór odcinający kulowy

zawór spustowy

16 x 2,0 średnica rury

tuleja PVC + pianka poliuretanowa + otulina tuboliti

FIRMA PROJEKTOWO-USŁUGOWA

ZETTER

RENATA KWOSNIEWSKA

UL. KAMIENNA 10B/37, 30-001 KRAKÓW

BIURO: UL. RADZIWIŁOWSKIEGO 59/4, 31-315 KRAKÓW

tel./12387-25-23, kom. 688789006 email:renatakwosniewska.zetter@gmail.com

inwestor:

GMINA MIEJSKA KRAKÓW, ul. Płoc Wszystkich Świętych 3-4 31-004 Kraków

REPREZENTOWA PRZECZ. MIEJSKIE CENTRUM OBSŁUGI OŚWIATY W KRAKOWIE,

ul. Ułanów 9a, 31-450 Kraków

Obiekt:

OS. KOLOROWE 29 31-841 KRAKÓW POWIAT KRAKOWSKI, WOJ. MAŁOPOLSKIE

DZ. NR 38, 37, OBRĘB 51, JEDNOSTKA EWIDENCYJNA NOWA HUTA

Temat rys.:

RZUT PARTERU - INSTALACJA CIEPŁEJ WODY UŻYTKOWEJ

Brano:

SANITARNA

Skala: 1:100

Rys.nr:

S-02

Faza:

PROJEKT WYKONAWCZY

Data: 06.2022

Projektował:

mgr inż. Renata Kwosniewska

MAP/0233/PWOS/05

Sprawdził:

mgr inż. Renata Nagacz

uprawnienia proj. nr ew.415/2001

AutoCAD LT 2013, Seria 372-6459780