


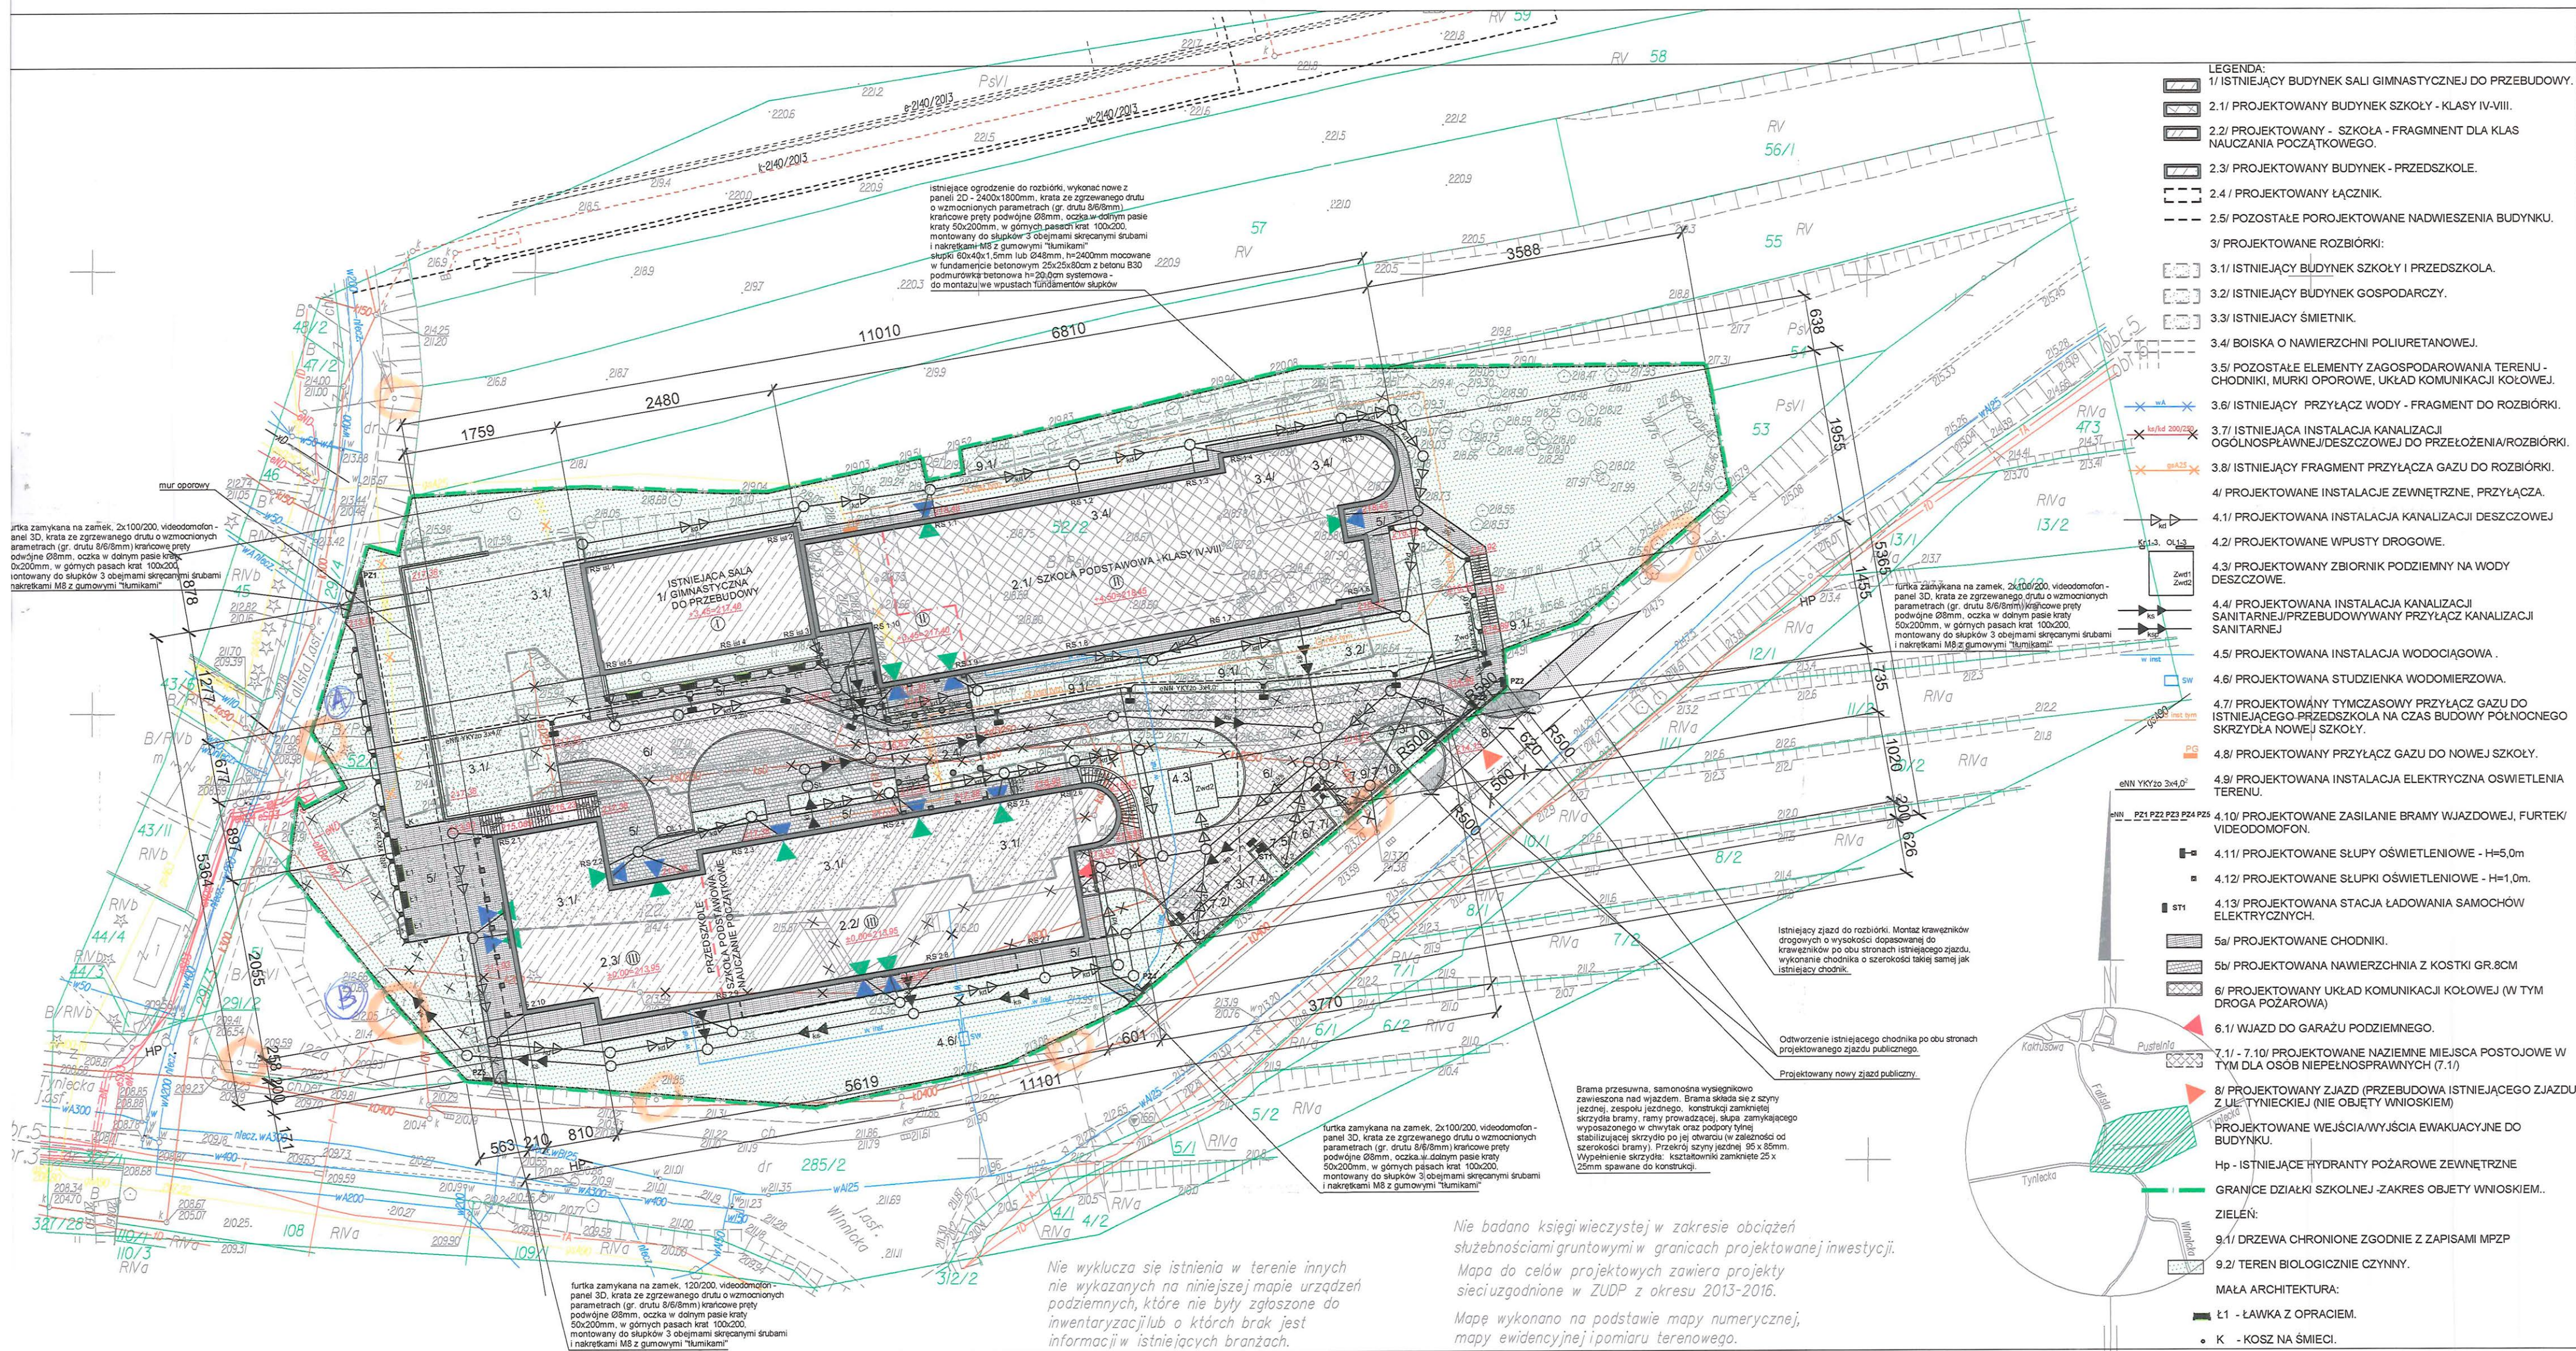

- LEGENDA:
- 1/ ISTNIEJĄCY BUDYNEK SALI GIMNASTYCZNEJ DO PRZEBUDOWY.
 - 2.1/ PROJEKTOWANY BUDYNEK SZKOŁY - KLASY IV-VIII.
 - 2.2/ PROJEKTOWANY - SZKOŁA - FRAGMENT DLA KLAS NAUCZANIA POCZĄTKOWEGO.
 - 2.3/ PROJEKTOWANY BUDYNEK - PRZEDSZKOLE.
 - 2.4/ PROJEKTOWANY ŁĄCZNIK.
 - 2.5/ POZOSTAŁE POROJEKTOWANE NADWIESZENIA BUDYNKU.
 - 3/ PROJEKTOWANE ROZBIÓRKI:
 - 3.1/ ISTNIEJĄCY BUDYNEK SZKOŁY I PRZEDSZKOLA.
 - 3.2/ ISTNIEJĄCY BUDYNEK GOSPODARCZY.
 - 3.3/ ISTNIEJĄCY ŚMIETNIK.
 - 3.4/ BOISKA O NAWIERZCHNI POLIURETANOWEJ.
 - 3.5/ POZOSTAŁE ELEMENTY ZAGOSPODAROWANIA TERENU - CHODNIKI, MURKI OPOROWE, UKŁAD KOMUNIKACJI KOŁOWEJ.
 - 3.6/ ISTNIEJĄCY PRZYŁĄCZ WODY - FRAGMENT DO ROZBIÓRKI.
 - 3.7/ ISTNIEJĄCA INSTALACJA KANALIZACJI OGÓLNOŚPLAWNEJ/DESZCZOWEJ DO PRZEŁOŻENIA/ROZBIÓRKI.
 - 3.8/ ISTNIEJĄCY FRAGMENT PRZYŁĄCZA GAZU DO ROZBIÓRKI.
 - 4/ PROJEKTOWANE INSTALACJE ZEWNĘTRZNE, PRZYŁĄCZA.
 - 4.1/ PROJEKTOWANA INSTALACJA KANALIZACJI DESZCZOWEJ
 - 4.2/ PROJEKTOWANE WPUSTY DROGOWE.
 - 4.3/ PROJEKTOWANY ZBIORNIK PODZIEMNY NA WODY DESZCZOWE.
 - 4.4/ PROJEKTOWANA INSTALACJA KANALIZACJI SANITARNEJ/PRZEBUDOWYWANY PRZYŁĄCZ KANALIZACJI SANITARNEJ
 - 4.5/ PROJEKTOWANA INSTALACJA WODOCIĄGOWA.
 - 4.6/ PROJEKTOWANA STUDZIENKA WODOMIERZOWA.
 - 4.7/ PROJEKTOWANY TYMCZASOWY PRZYŁĄCZ GAZU DO ISTNIEJĄCEGO PRZEDSZKOLA NA CZAS BUDOWY POŁNOCCNEGO SKRZYDŁA NOWEJ SZKOŁY.
 - 4.8/ PROJEKTOWANY PRZYŁĄCZ GAZU DO NOWEJ SZKOŁY.
 - 4.9/ PROJEKTOWANA INSTALACJA ELEKTRYCZNA OŚWIETLENIA TERENU.
 - 4.10/ PROJEKTOWANE ZASILANIE BRAMY WJAZDOWEJ, FURTEK/VIDEOFONFON.
 - 4.11/ PROJEKTOWANE SŁUPY OŚWIETLENIOWE - H=5,0m
 - 4.12/ PROJEKTOWANE SŁUPKI OŚWIETLENIOWE - H=1,0m.
 - 4.13/ PROJEKTOWANA STACJA ŁADOWANIA SAMOCHÓW ELEKTRYCZNYCH.
 - 5a/ PROJEKTOWANE CHODNIKI.
 - 5b/ PROJEKTOWANA NAWIERZCHNIA Z KOSTKI GR.8CM
 - 6/ PROJEKTOWANY UKŁAD KOMUNIKACJI KOŁOWEJ (W TYM DROGA POŻAROWA)
 - 6.1/ WJAZD DO GARAŻU PODZIEMNEGO.
 - 7.1/ - 7.10/ PROJEKTOWANE NAZIEMNE MIEJSCA POSTOJOWE W TYM DLA OSÓB NIEPEŁNOSPRAWNYCH (7.1)
 - 8/ PROJEKTOWANY ZJAZD (PRZEBUDOWA ISTNIEJĄCEGO ZJAZDU) Z UL. TYNIECKIEJ (NIE OBJĘTY WNIOSEM)
 - PROJEKTOWANE WYJŚCIA/WYJŚCIA EWAKUACYJNE DO BUDYNKU.
 - HP - ISTNIEJĄCE HYDRANTY POŻAROWE ZEWNĘTRZNE
 - GRANICE DZIAŁKI SZKOLNEJ - ZAKRES OBJĘTY WNIOSEM.
 - ZIELEN:
 - 9.1/ DRZEWA CHRONIONE ZGODNIE Z ZAPISAMI MPZP
 - 9.2/ TEREN BIOLOGICZNY CZYNNY.
 - MAŁA ARCHITEKTURA:
 - Ł1 - ŁAWKA Z OPRACIEM.
 - K - KOSZ NA ŚMIECI.

KERG: 2410-166/2016 zakres opracowania Sekcja 7.124.10.04.4.2

MAPA DO CELÓW PROJEKTOWYCH

woj: małopolskie	pow.: M.Kraków	jedn. ewid.: Podgórze obr. 3, 5, 6
obiekt:	ul. Tyniecka 122, dz. nr 52/2	skala 1:500
Prace geodezyjne wykonał: BIURO GEODEZYJNE Adam Gurgul 31-909 KRAKÓW os. Na Skarpie 7/23A tel. 502 328 123, 12 358 31 62		Układy odniesienia: poziomy: 2000 wysokościowy: Kronsztadt 86
Nr ks robót 10/2016..... Kraków dnia.....12.04.2016 r..... Treść mapy zgodna z terenem wg stanu na m-c marzec 2016 r.		Geodeta Uprawniony mgr inż. Adam Gurgul

Joanna Kołodziej
Specjalista
w Wydziale Geodezji

7.1261.2016.1144
09 CZE 2016
z up. PREZYDENTA MIASTA

INWESTOR:
GMINA MIEJSKA KRAKÓW REPREZENTOWANA PRZESZ DYREKTORA
MIEJSKIEGO CENTRUM OBSŁUGI OŚWIATY W KRAKOWIE
UL. UL. KRAKOWA 9A, 31-450 KRAKÓW

OBJEKT:
SZKOŁA PODSTAWOWA NR 54, PRZEDSZKOLE NR 133
UL. TYNIECKA 122, 30-376 KRAKÓW

KONCEPCJA PRZEBUDOWY SZKOŁY PODSTAWOWEJ NR 54 I PRZEDSZKOLA NR 133 NA ZESPÓŁ SZKOLNO-PRZEDSZKOLNY PRZY UL. TYNIECKIEJ 122, 30-376 KRAKÓW

PROJEKTANT:
mgr inż. arch. Joanna Kołodziej
UPB 308/2000

SPRAWDZAJĄCY:
mgr inż. arch. Marcin Kołodziej
UPB SW - 6/2003

TYTUŁ RYSUNKU:
PROJEKT ZAGOSPODAROWANIA TERENU
MAPA SYT. WYS.

SKALA:
1:500

DATA:
07.2021

NR RYSUNKU:
A - 1.1

Załącznik do pisma JTSKw-320.00/22/KG
Z dnia 3.08.22

Stanisław Gabor
Zarządca Zasiadkami
Infrastruktury i Obsługi Klienta

Poswiadczenie za zgodność z oryginałem
dn. 18-07-2022
mgr inż. arch.
Marcin Kołodziej